


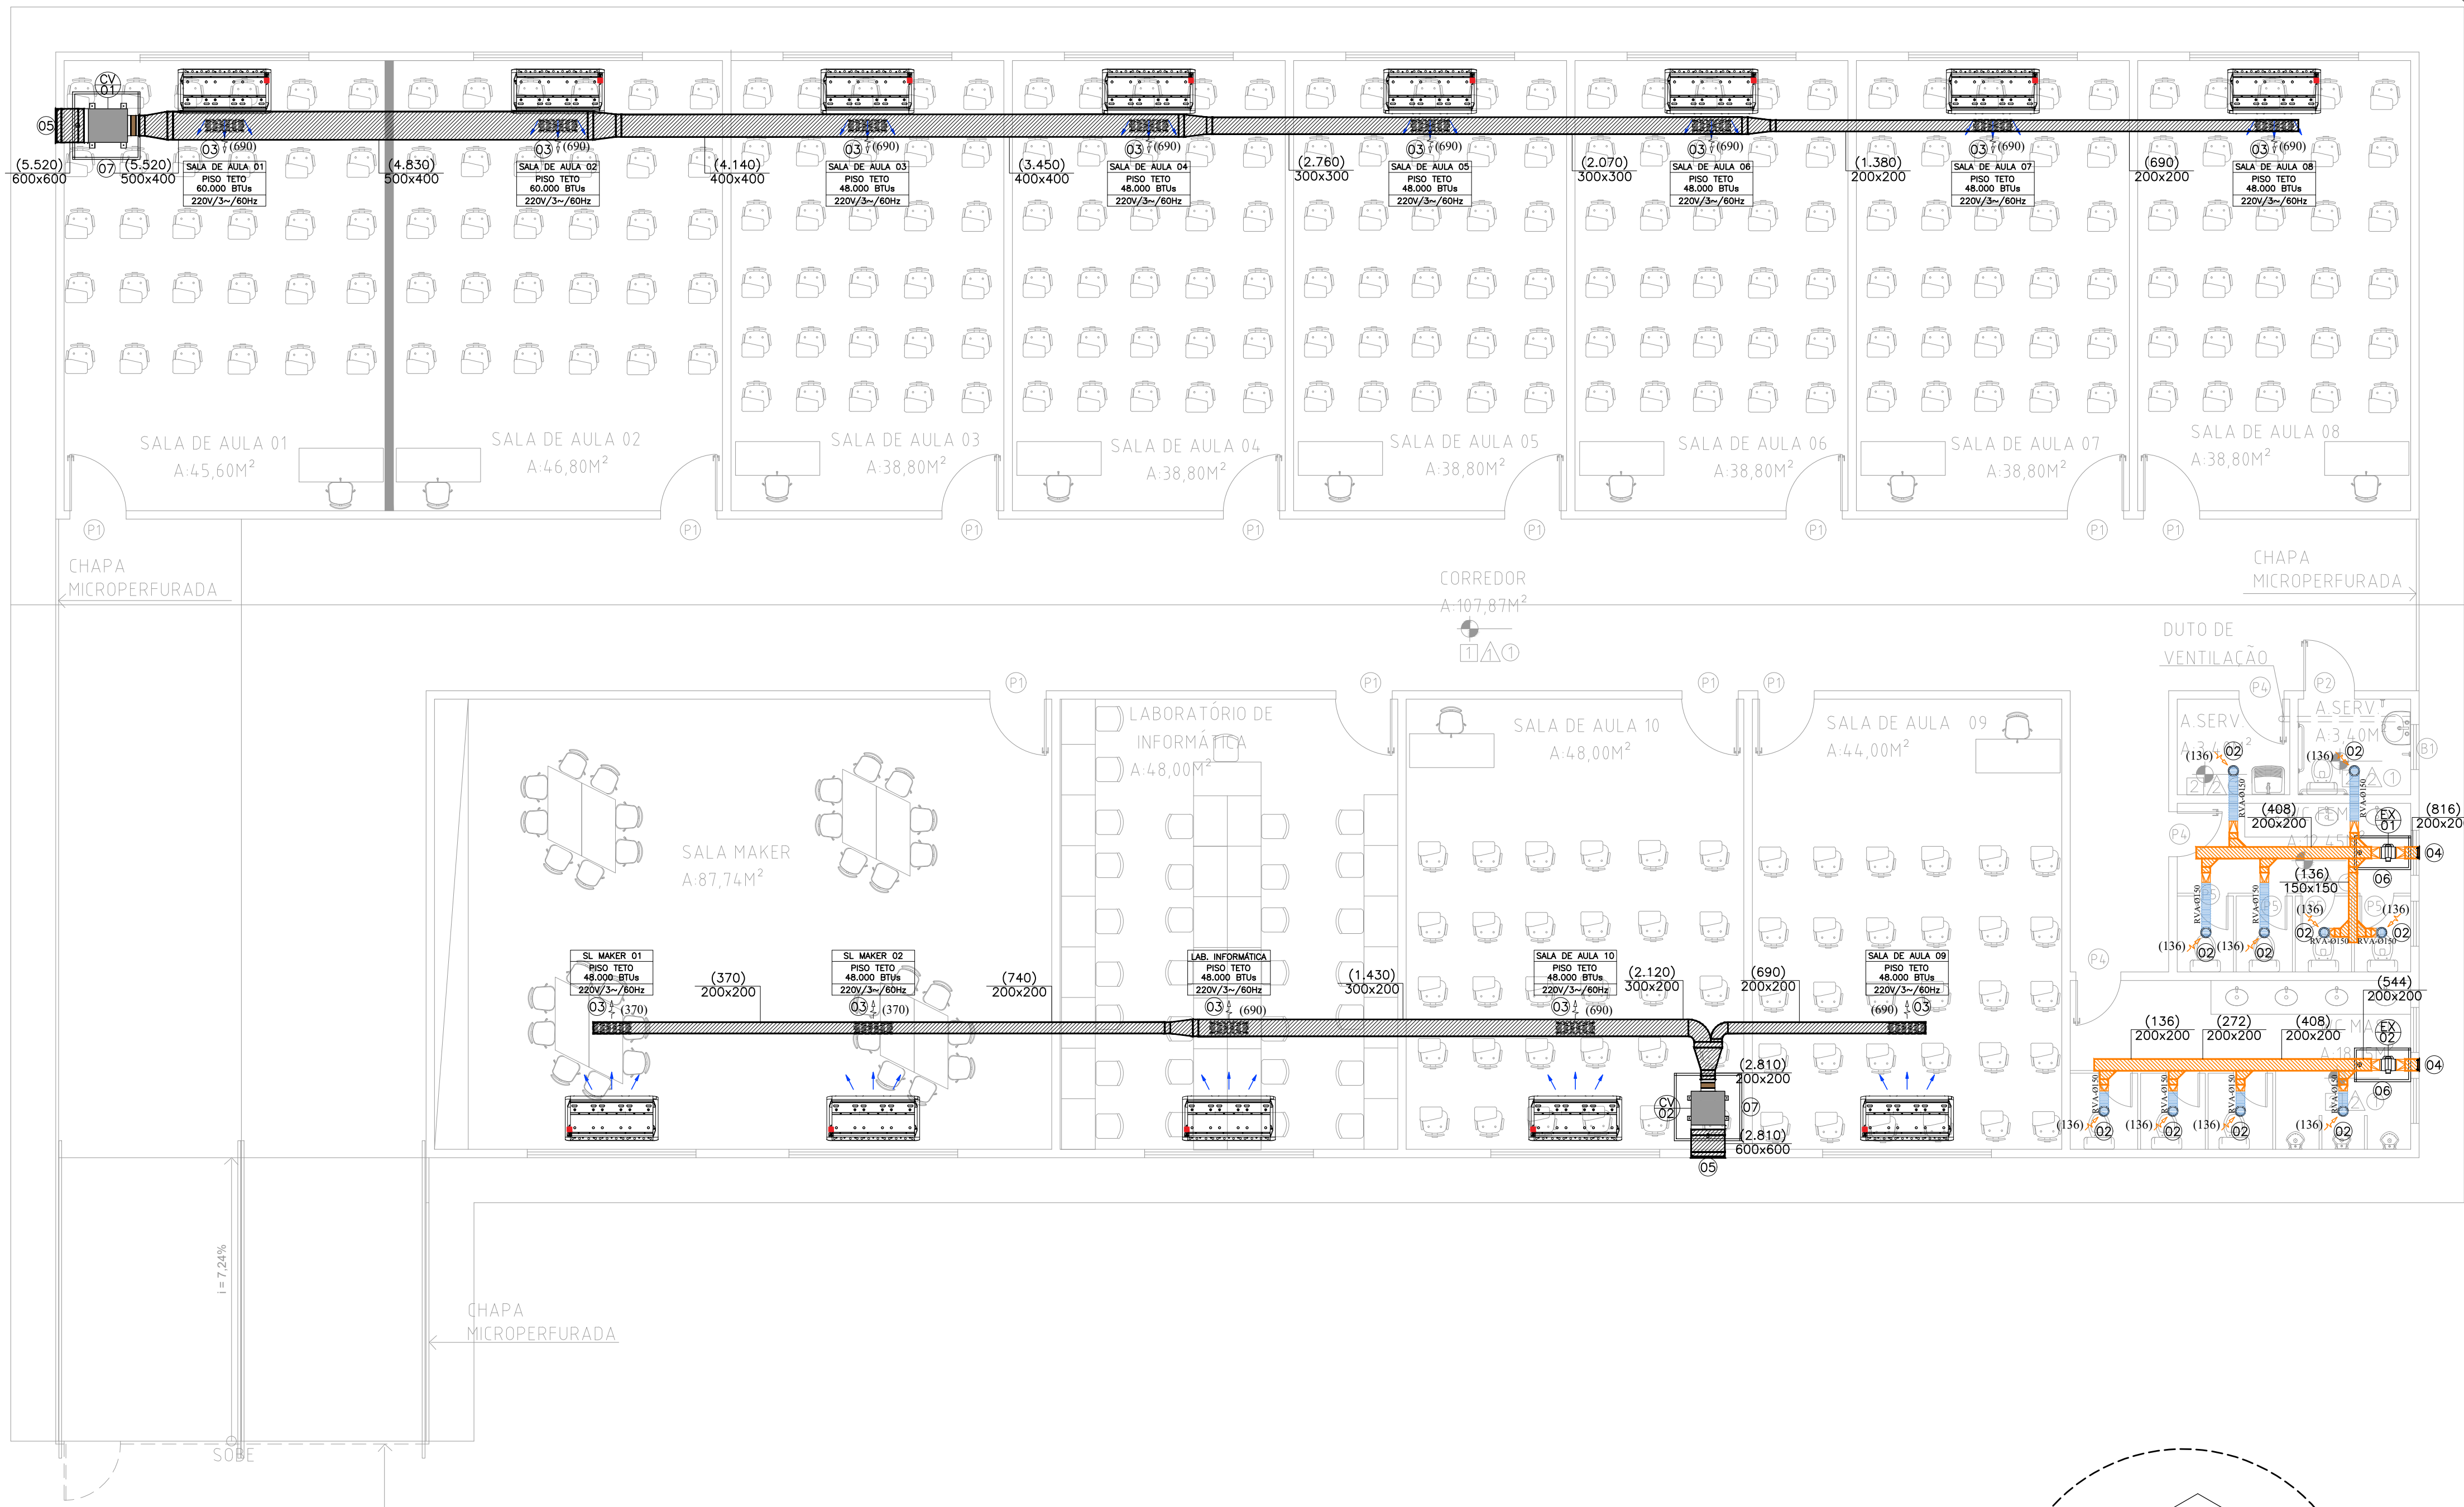

PLANTA BAIXA – DUTOS
ESCALA 1:75


DESCRIÇÃO DOS COMPONENTES			
01	REGULADORES DE VAZÃO DE AR COM DUTO FLEXÍVEL SEM ISOLAMENTO E COLARINHO SICFLUX RVA Ø100mm OU SIMILAR.	PQ	00
02	REGULADORES DE VAZÃO DE AR COM DUTO FLEXÍVEL SEM ISOLAMENTO E COLARINHO SICFLUX RVA Ø150mm OU SIMILAR.	PQ	09
03	GRELHA DE AR COM LÂMINAS FIXAS, EM ALUMÍNIO ANODIZADO E EXTRUDADO, COR BRANCA, COM REGISTRO, MODELO DE REFERÊNCIA AR-AG H-625 X L225mm, FABRICANTE TROX OU EQUIVALENTE.	PQ	13
04	TOMADA DE AR EXTERNO SÉRIE VDF, COMPOSTA POR VENEZIANA ANK, SEM REGISTRO, COM FILTRO FMB EM ALUMÍNIO ANODIZADO E EXTRUDADO, COR BRANCA, B:200XH:200mm, FABRICANTE TROX.	PQ	02
05	TOMADA DE AR EXTERNO SÉRIE VDF, COMPOSTA POR VENEZIANA ANK, SEM REGISTRO, COM FILTRO FMB EM ALUMÍNIO ANODIZADO E EXTRUDADO, COR BRANCA, B:500XH:500mm, FABRICANTE TROX.	PQ	02
06	PORTA TIPO ALÇAPÃO DE ALUMÍNIO ANODIZADO E EXTRUDADO, COR BRANCA, DIMENSÕES 600X1000mm.	PQ	02
07	PORTA TIPO ALÇAPÃO DE ALUMÍNIO ANODIZADO E EXTRUDADO, COR BRANCA, DIMENSÕES 1200X1200mm.	PQ	02

DESCRIÇÃO TÉCNICA DO EQUIPAMENTO DE VENTILAÇÃO			
CAIXA DE VENTILAÇÃO	UNID.	CV-01	
VAZÃO DE AR	m³/h	5.520	
PRESSÃO ESTÁTICA DISPONÍVEL	mmca	36,00	
ACOPLEMENTO		POLIA/CORREIA	
TIPO DE ASPIRAÇÃO		DÚPLA	
TIPO DE ROTOR		SIROCCO	
CONSUMO ELÉTRICO NOMINAL	W	1.50/4	
ALIMENTAÇÃO ELÉTRICA	(V/Hz/F)	(220/60/2+T)	
PROTEÇÃO CONTRA INTEMPÉRIES	SN	BERLINER/SICFLUX/PROJELMEC	
FABRICANTE DE REFERÊNCIA			
PESO APROXIMADO	KG	80	
QUANTIDADE		01	
FILTRAGEM		G4+M5	

DESCRIÇÃO TÉCNICA DO EQUIPAMENTO DE VENTILAÇÃO			
CAIXA DE VENTILAÇÃO	UNID.	CV-02	
VAZÃO DE AR	m³/h	2.810	
PRESSÃO ESTÁTICA DISPONÍVEL	mmca	37,00	
ACOPLEMENTO		POLIA/CORREIA	
TIPO DE ASPIRAÇÃO		DÚPLA	
TIPO DE ROTOR		SIROCCO	
CONSUMO ELÉTRICO NOMINAL	W	1.50/4	
ALIMENTAÇÃO ELÉTRICA	(V/Hz/F)	(220/60/2+T)	
PROTEÇÃO CONTRA INTEMPÉRIES	SN	BERLINER/SICFLUX/PROJELMEC	
FABRICANTE DE REFERÊNCIA			
PESO APROXIMADO	KG	80	
QUANTIDADE		01	
FILTRAGEM		G4+M5	

DESCRIÇÃO TÉCNICA DO EQUIPAMENTO DE EXAUSTÃO			
CAIXA DE EXAUSTÃO	UNID.	EX-01	
VAZÃO DE AR	m³/h	816	
PRESSÃO ESTÁTICA DISPONÍVEL	mmca	20	
ACOPLEMENTO		-	
TIPO DE ASPIRAÇÃO		-	
TIPO DE ROTOR		-	
CONSUMO ELÉTRICO NOMINAL	W	88	
ALIMENTAÇÃO ELÉTRICA	(V/Hz/F)	(220/60/2+T)	
PROTEÇÃO CONTRA INTEMPÉRIES	NÃO POSSUI		
FABRICANTE DE REFERÊNCIA		SICFLUX-MAXX 250	
PESO APROXIMADO	KG	10	
QUANTIDADE		01	
FILTRAGEM		SEM FILTRO	

DESCRIÇÃO TÉCNICA DO EQUIPAMENTO DE EXAUSTÃO			
CAIXA DE EXAUSTÃO	UNID.	EX-02	
VAZÃO DE AR	m³/h	544	
PRESSÃO ESTÁTICA DISPONÍVEL	mmca	20	
ACOPLEMENTO		-	
TIPO DE ASPIRAÇÃO		-	
TIPO DE ROTOR		-	
CONSUMO ELÉTRICO NOMINAL	W	88	
ALIMENTAÇÃO ELÉTRICA	(V/Hz/F)	(220/60/2+T)	
PROTEÇÃO CONTRA INTEMPÉRIES	NÃO POSSUI		
FABRICANTE DE REFERÊNCIA		SICFLUX-MAXX 150	
PESO APROXIMADO	KG	10	
QUANTIDADE		01	
FILTRAGEM		SEM FILTRO	

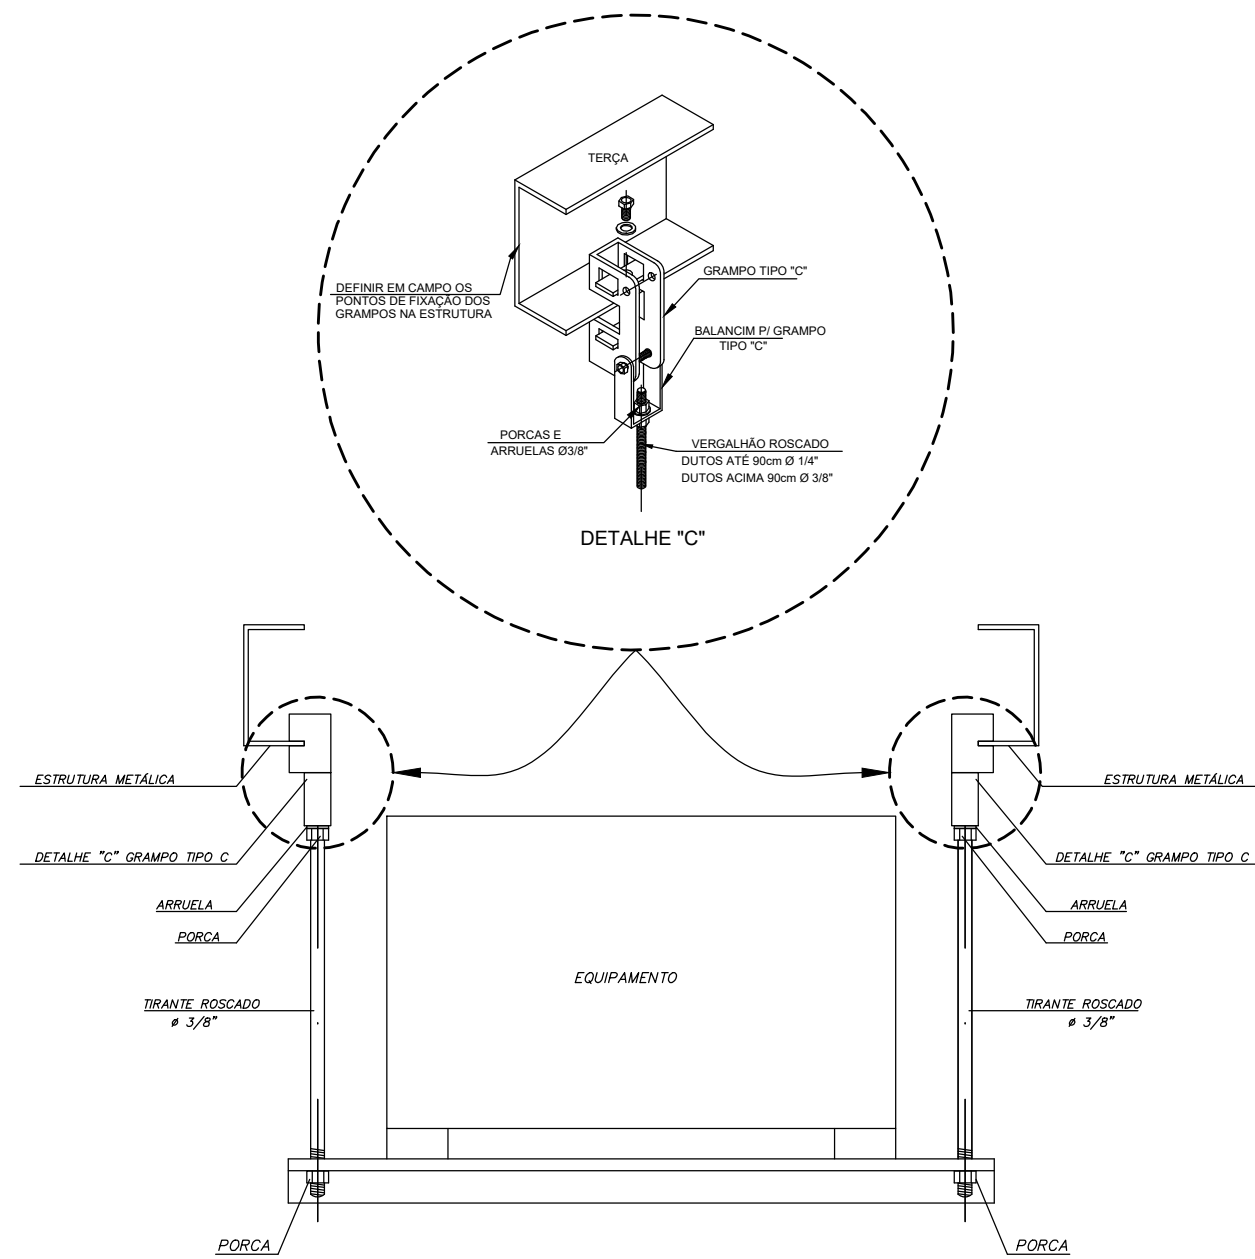

DETALHE – ESTRUTURA PARA SUPORTE DE EQUIPAMENTOS EM ESTRUTURA METÁLICA

SEM ESCALA

LEGENDA	
	PONTO DE DRENO, FORÇA E COMUNICAÇÃO DAS EVAPORADORAS
	TUBULAÇÃO PARA DRENAGEM DE PVC COM ISOLAMENTO
	LINHA DE LÍQUIDO (REFERÊNCIA)
	LINHA DE SUÇÃO DE GÁS (PROJEÇÃO)
	DIÂMETRO (INCH) DA LINHA DE LÍQUIDO E SUÇÃO DE GÁS
	LEGENDA DA UNIDADE INTERNA E EXTERNA (VER PROJETO):
	• BLOCO / SISTEMA / TAG; • MODELO DA UNIDADE; • ALIMENTAÇÃO; • POTÊNCIA ELÉTRICA;
	UNIDADE INTERNA HI-WALL (SISTEMA SPLIT)
	UNIDADE INTERNA PISO TETO (SISTEMA SPLIT)
	UNIDADE EXTERNA CONDENSADORA (SISTEMA SPLIT)
	GABINETE DE VENTILAÇÃO OU EXAUSTÃO DUPLA ASPIRAÇÃO
	DUTO FLEXÍVEL DE COBRE SEM ISOLAMENTO
	GRELHA PARA RENOVAÇÃO E EXAUSTÃO
	DUTO DE AR EXTERIOR DE CHAPA DE AÇO GALVANIZADO SEM ISOLAMENTO (Ø VER PROJETO)
	DUTO DE EXAUSTÃO DE CHAPA DE AÇO GALVANIZADO SEM ISOLAMENTO (Ø VER PROJETO)

	PRESSÃO POSITIVA		PRESSÃO NEGATIVA		ZONA NEUTRA
--	------------------	--	------------------	--	-------------

-	-	-	-
03	26/03/2026	ADIÇÃO DETALHE DO SUPORTE DO EQUIPAMENTO	JHONAS
02	24/03/2026	COMPATIBILIZAÇÃO COM ARQUITETURA	JHONAS
01	21/02/2026	ALTERAÇÃO M°	JHONAS
00	14/01/2026	EMISSION INICIAL	HELEN

APROVAÇÃO PREFEITURA:	VIGILÂNCIA SANITÁRIA:

PROJETO DE CLIMATIZAÇÃO RENOVAÇÃO E EXAUSTÃO DE AR

SENAI - SERVIÇO NACIONAL DE APRENDIZAGEM INDUS.		
LOGRADOURO: AV. EPAMINONDAS JACOME, Nº 1290, BAIRRO CADEIA VELHA		
CEP: 69.900-110		
CIDADE: RIO BRANCO		ESTADO: ACRE

Proprietário ou Procurador:	JOÃO CÉSAR DOTTI DIRETOR REGIONAL DO SENAI ACRE
Endereço do proprietário:	AV. EPAMINONDAS JACOME, Nº 1290, BAIRRO CADEIA VELHA

AUTOR DO PROJETO:	JHONAS HANUEL MORAES FELIX ARQUITETO E URBANISTA CRL Nº 133516-6	NÚMERO DA RRT (AUTOR):
RESP. TÉCNICO:		NÚMERO DA RRT (RESP. TEC.):

Conteúdo da prancha:	DESENHO: JHONAS FELIX (69)90073-6360 OU (69)99250-6868				
PLANTA BAIXA - DUTOS	ESCALA:				
QUADRO DE ÁREAS	EXISTENTE	CONSTRUIR	REGULAR	ALUGADO	TOTAL (m²)
1º PAVIMENTO	-	864,62	-	-	864,62
2º PAVIMENTO	-	-	-	-	-
LIXO/RESÍDUOS	-	-	-	-	-
C.MAQ/CX. D'ÁGUA	-	-	-	-	-
TOTAL (m²)	-	864,62	-	-	864,62
ÁREA DO LOTE(m²):	USO	T.O.	C.A.	T.P.	GABARITO DATA:
10.000	-	49,87	0,49	30%	JANEIRO/2026

INDICADA

FOLHA NÚMERO:

2

NÚMERO DE FOLHAS:

4